


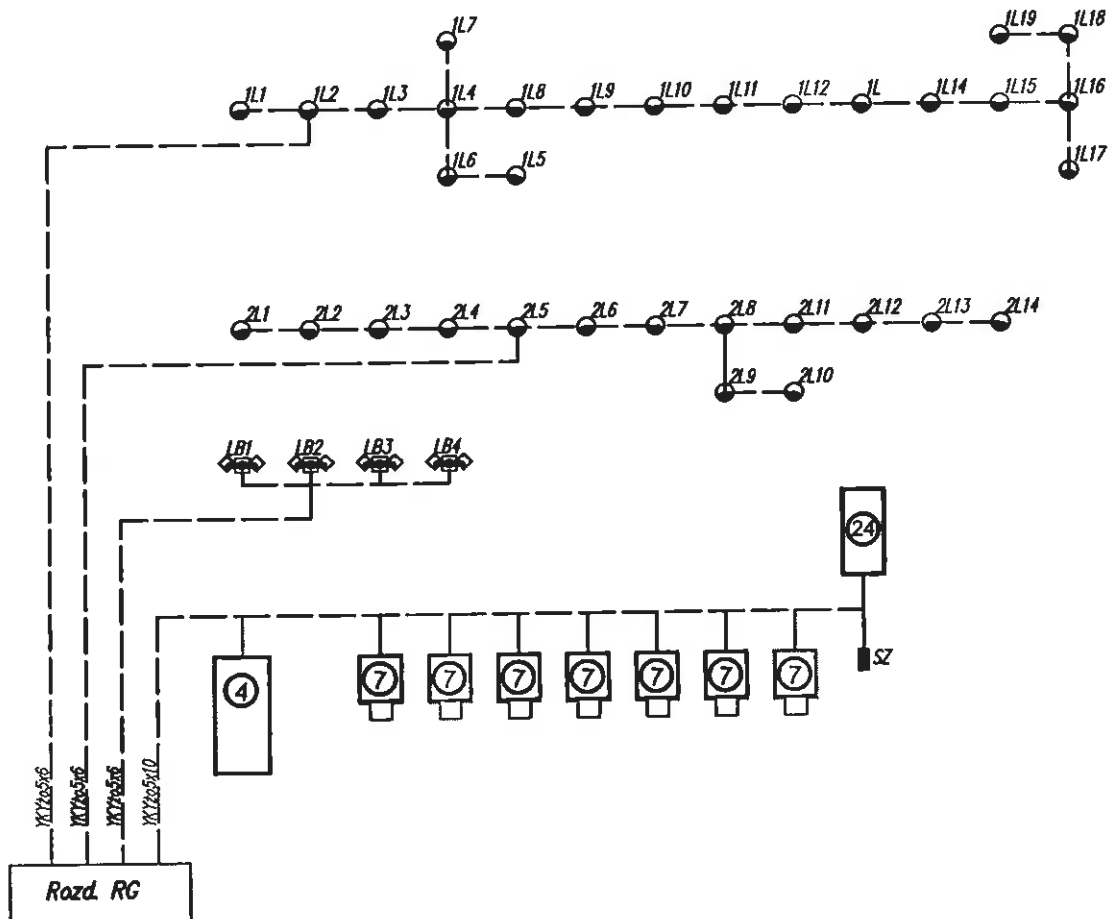

- 4** -garaż należący do Ośrodka Edukacji Ekologicznej
- 7** -domki letniskowe przeznaczone
- 12** -istniejąca chata grilowa

OZNACZENIA CZĘŚĆ ELEKTRYCZNA	
	Linia kablowa oświetlenia terenu i zasilająca typ i przekrój zgodnie ze schematem linii kablowych
	Rura osłona kabla np. firmy AROT typ A75 wymiary podane na planie
	mała trójnikowa an
	Oprawa typu parkowego na słupie stażkowym h=4,0m
	Maszta oświetleniowy 16m np. typ M-160E F-y ELEKTROMONTAZ RZESZÓW +fundament 0,85x0,85x1,7, z dwoma oprawami MWP507 WB/60 1xHPY-T1000W/220V/643
	Szafka zasilająca dla namiotów 6x3m

TM-S SAMOCZYNNE WYŁĄCZENIE ZASILANIA

Przedsiębiorstwo Ekologiczne "MARKO" Marek Masłowski					
branża	nazwisko	uprawnienie	data	podpis	
Instalacje elektryczne	Jerzy Kwiatkowski	64/90/UW	07/2010		Skala 1:100
Sprawdzający	mgr inż. Lubomira Morawska	102/72/Wm	07/2010		
temat	PRZEBUDOWA I ROZBUDOWA REGIONALNEGO OŚRODKA EDUKACJI PRZYRODNICZEJ I BADAŃ NAD BIORÓŻNORODNOŚCIĄ POD NAZWĄ "CENTRUM DOŚWIADCZANIA ŚWIATA" WRAZ Z PROJEKTEM ZAGOSPODAROWANIA TERENU				Stanium
inwestor	GMINA POKÓJ UL.SIENKIEWICZA 8, 46-034 POKÓJ				Pw
obiekt	OŚRODEK EDUKACJI PRZYRODNICZEJ				
adres	ŁĄDZA, UL.REYMONTA 3, DZ.NR 178/11, 178/12, 122, AM-1, OBRĘB ŁĄDZA, GMINA POKÓJ, WOJEWÓDZTWO OPOLSKIE				Nr rys.
tytuł rysunku	SCHEMAT LINII KABLOWEJ				E11